

CITTA' DI PALAGIANO

Data :
NOVEMBRE 2022

Tavola :
PI.01

Scala:
1:100

Oggetto :

GT 150 PNRR M6C1-1.1. REALIZZAZIONE DI UNA CASA DI COMUNITÀ NEL COMUNE DI PALAGIANO

CUP E85F22000650006 CIG 914638078B.
PROGETTO DEFINITIVO
Rup Ing. Paolo Moschettini, direttore dell'area Gestione Tecnica ASL TA

Elaborati :

Prevenzione incendi

Committente :


AZIENDA SANITARIA LOCALE TARANTO, sede in Taranto, viale Virgilio n. 31, Partita I.V.A. e Codice Fiscale n. 02026690731

Progettista:
Ing. Federico MIRIZZI


Collaboratori:
Arch. Teresa DEMAURO (Progettazione architettonica)
Ing. Giuseppe PAPARELLA (Impiantistica)

Mirizzi
Federico
2023.01.2
7 00:08:44
+01'00'

A termine di legge si riserva la proprietà di questo disegno con divieto di riprodurlo o renderlo noto a terze persone senza autorizzazione.

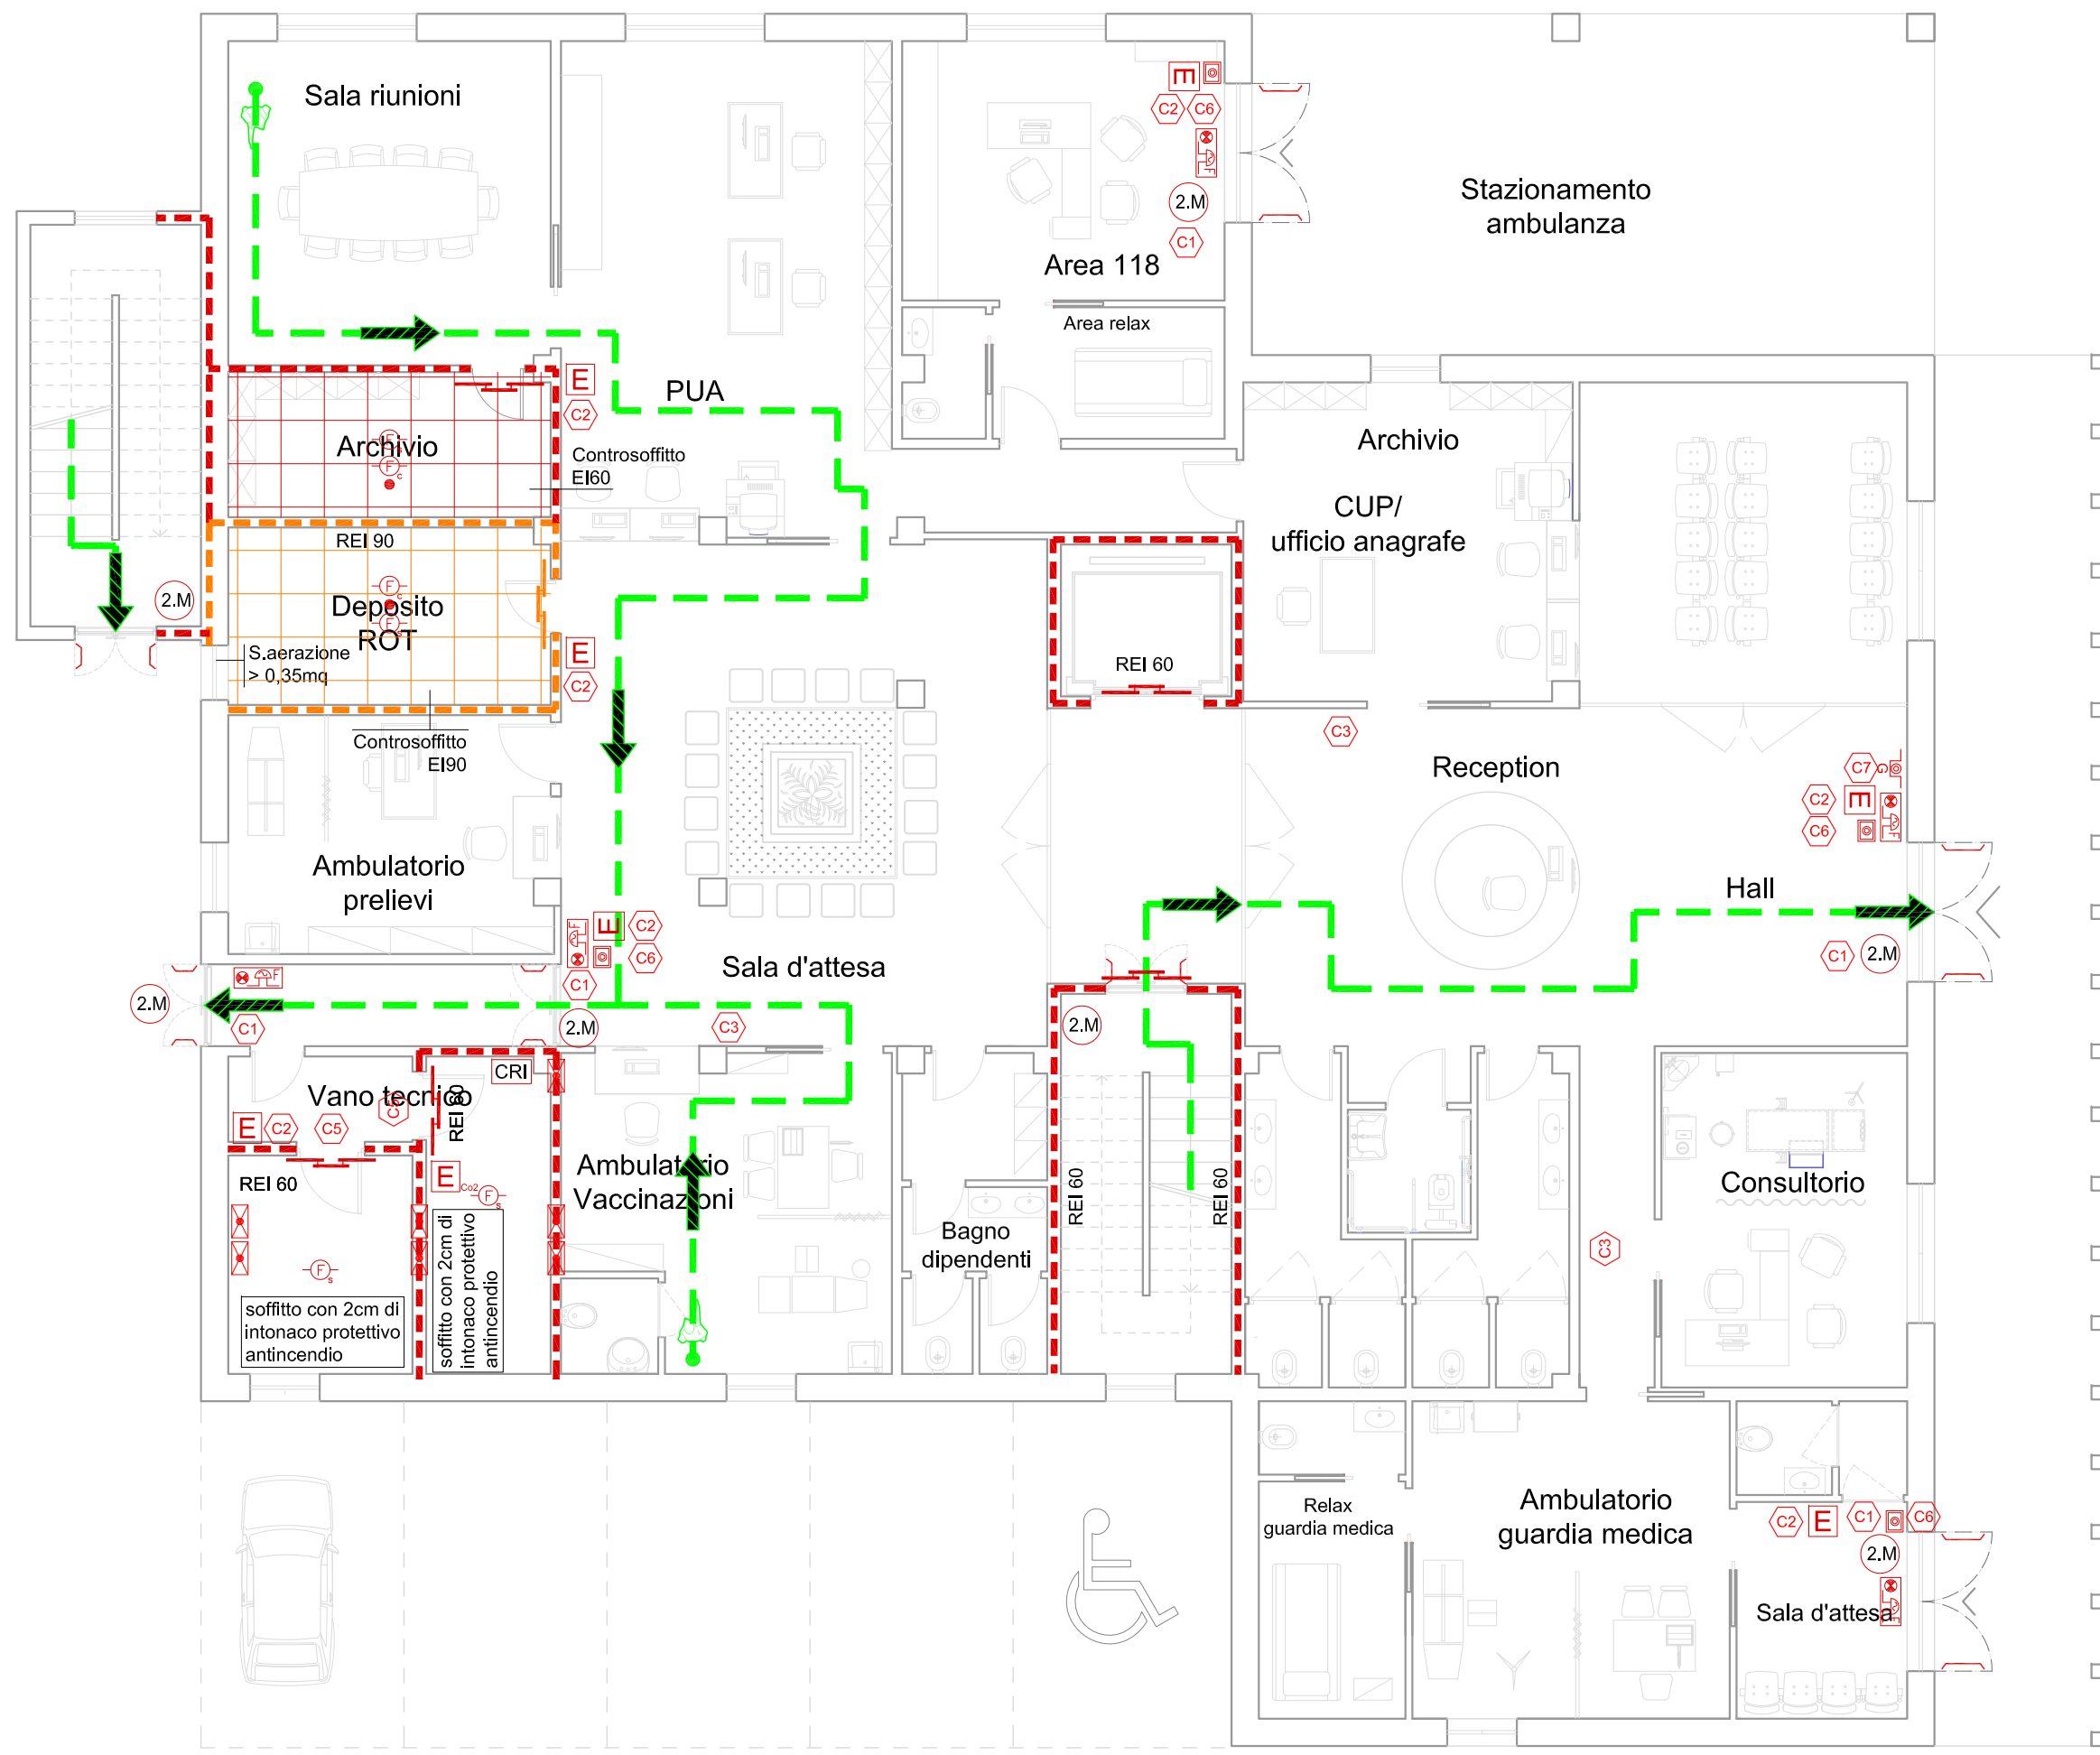

PIANTA PIANO TERRA

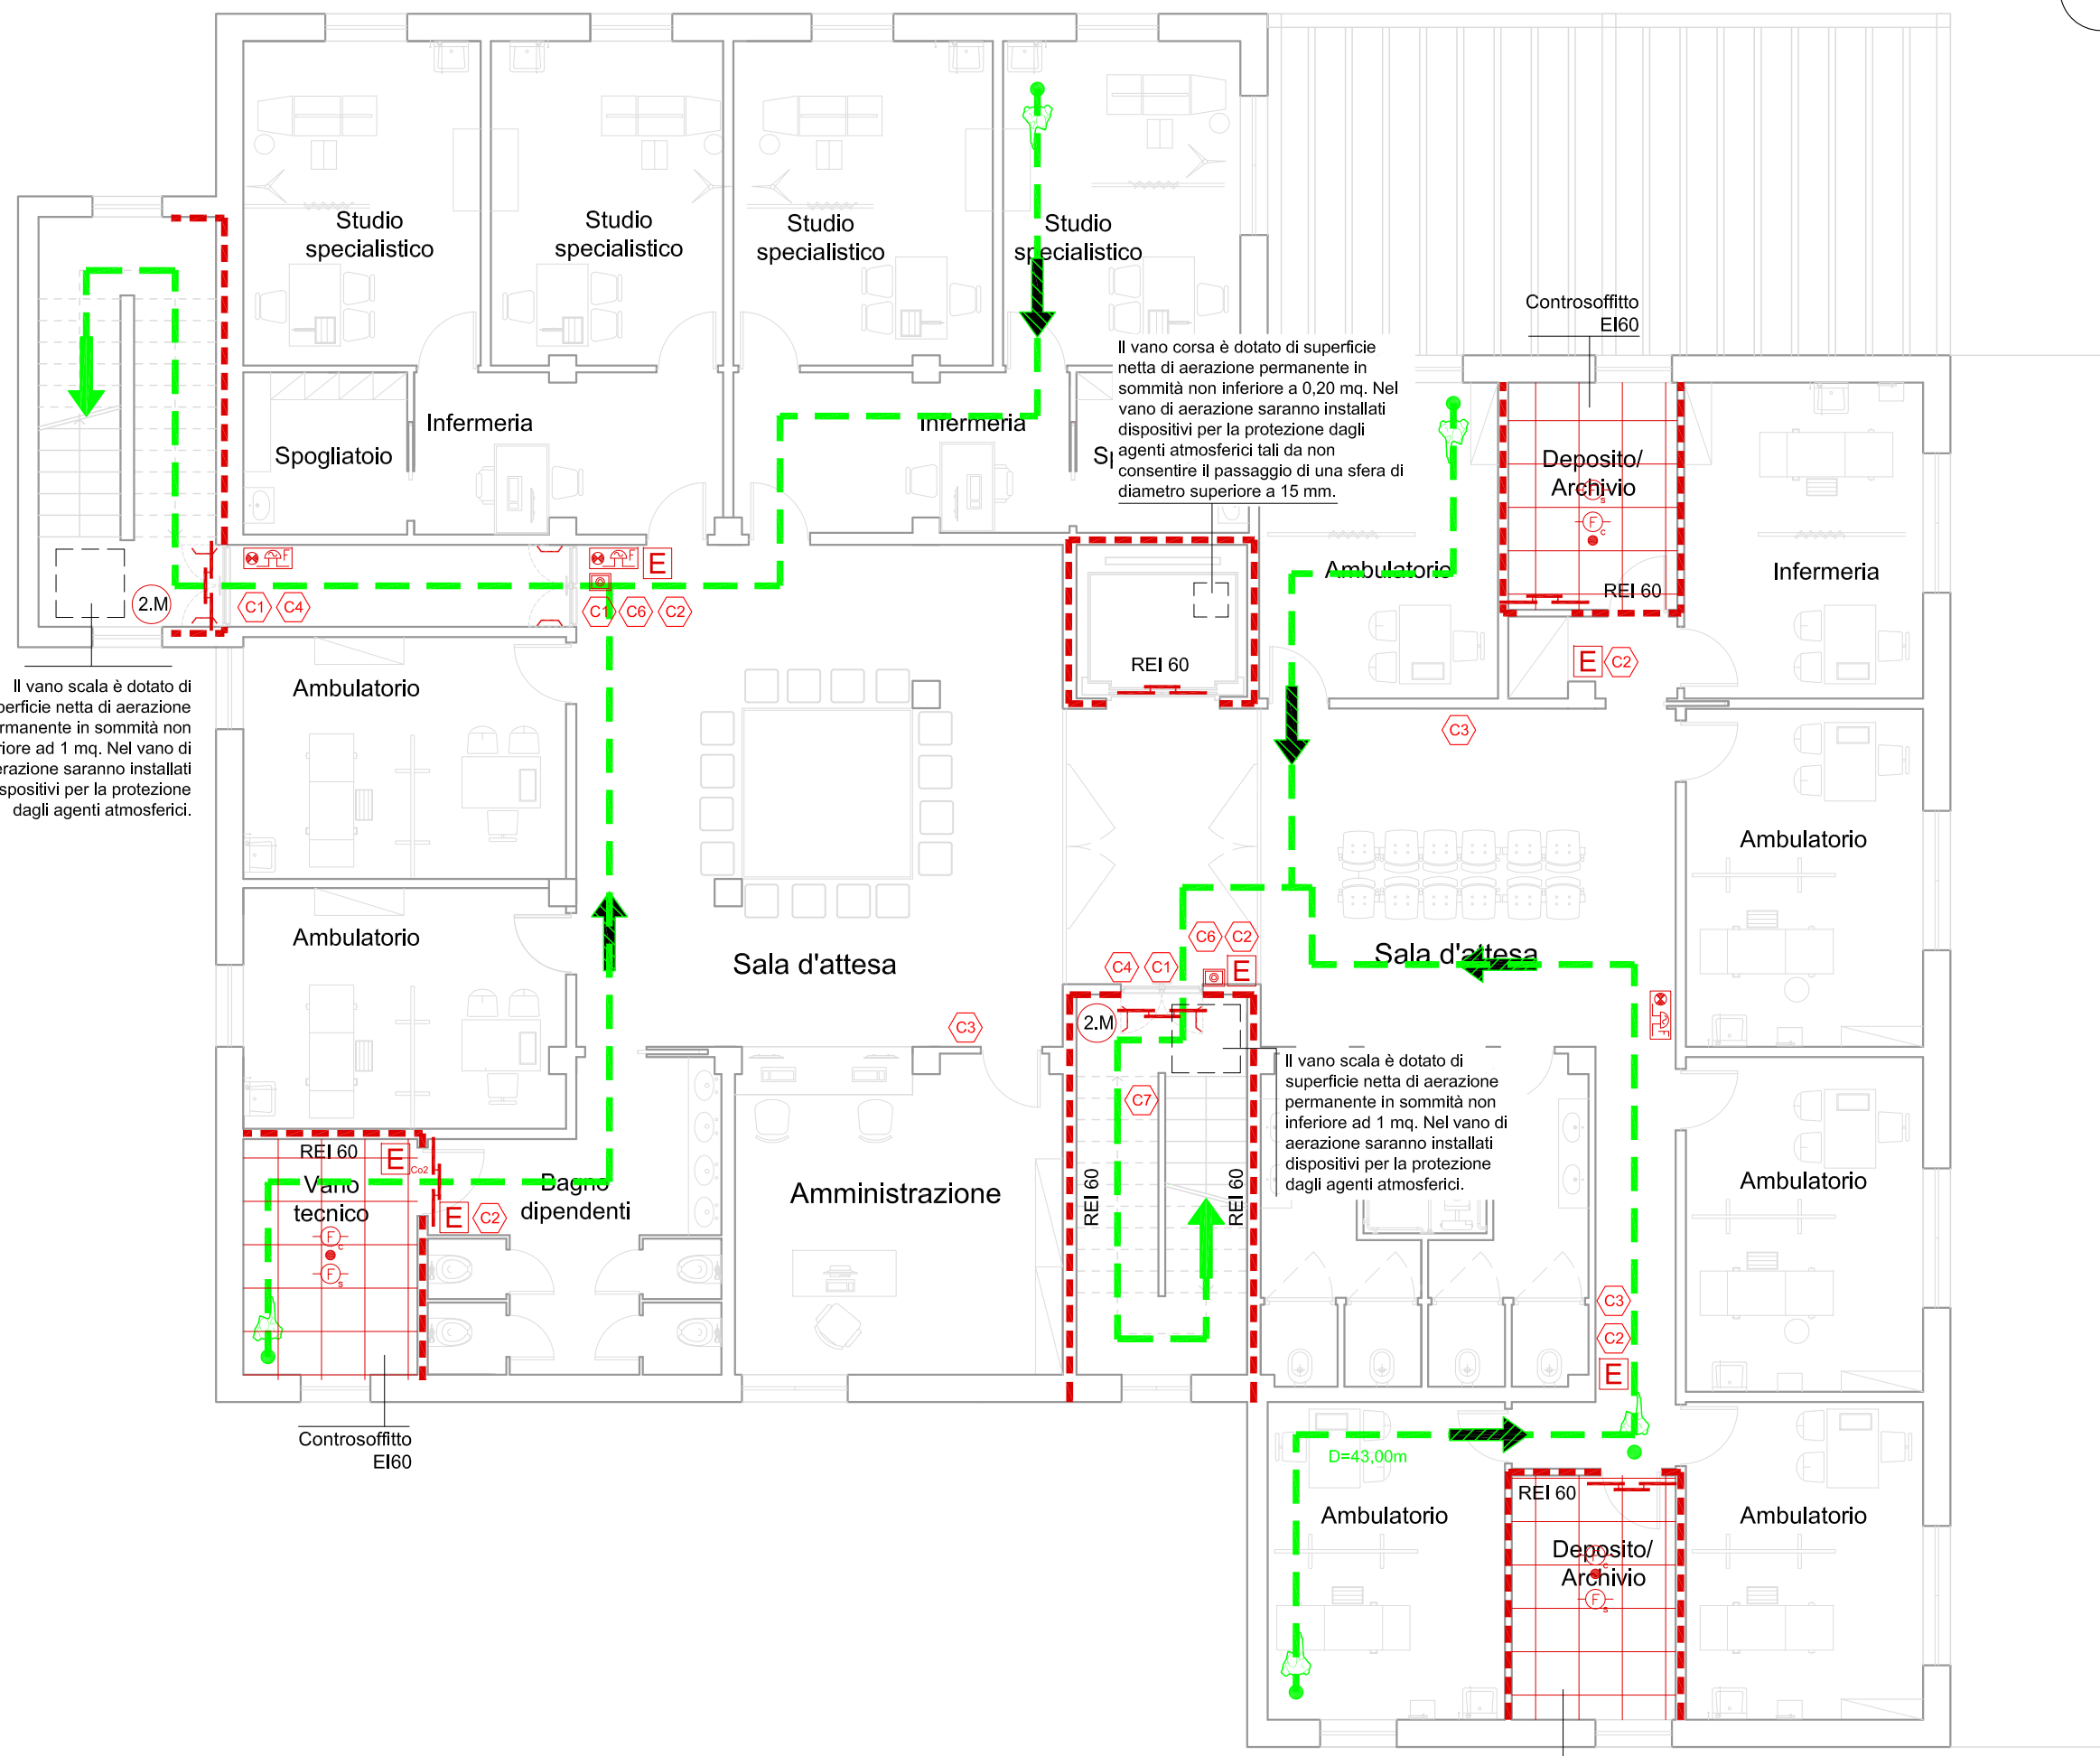

PIANTA PRIMO PIANO

LEGENDA

- Rivelatore ottico di fumo per installazione a soffitto e controsoffitto con ripetitore ottico
- Pannello Ottico Acustico Allarme Incendio
- Pulsante manuale di allarme incendio
- Centrale di rivelazione incendi
- Compartimentazione REI 60
- Compartimentazione REI 90
- Estintore a polvere da 6kg 34A-233BC segnalato con cartello indicatore tipo C2
- Estintore a CO2 segnalato con cartello indicatore tipo C2
- Porta tagliafuoco a chiusura automatica
- Porta con maniglioni antipanico
- Serrande tagliafuoco
- Percorso di uscita orizzontale
- Percorso di uscita verso il basso
- Cartello indicatore
- n. moduli porta di uscita di emergenza
- Pulsante di sgancio

CARTELLI SEGNALETICI IN ALLUMINIO O LAMPADE AUTONOME PER SEGNALEZIONE CONFORMI AL D.Lgs n° 81 DEL 09.04.2008

 TIPO C1 USCITA DI EMERGENZA (COLLOCATO SULLA USCITA) DIM. 230x230	 TIPO C2 ESTINTORE DIM. 300x330	 TIPO C3 USCITA DI EMERGENZA A DESTRA/SINISTRA (COLLOCATO A PARETE AD H=1.80) DIM. 330x100	 TIPO C4 USCITA DI EMERGENZA A DESTRA/SINISTRA (COLLOCATO A PARETE AD H=1.80) DIM. 330x330
 TIPO C5 CENTRALE ALLARME (COLLOCATO SULLA PORTA) DIM. 330x250	 TIPO C6 Pulsante di allarme incendi DIM. 100x100	 TIPO C7 Pulsante di sgancio DIM. 100x100	